



PLANTA BAIXA - VISÃO GERAL DAS INSTALAÇÕES PLUVIAIS
ESCALA: 1:50

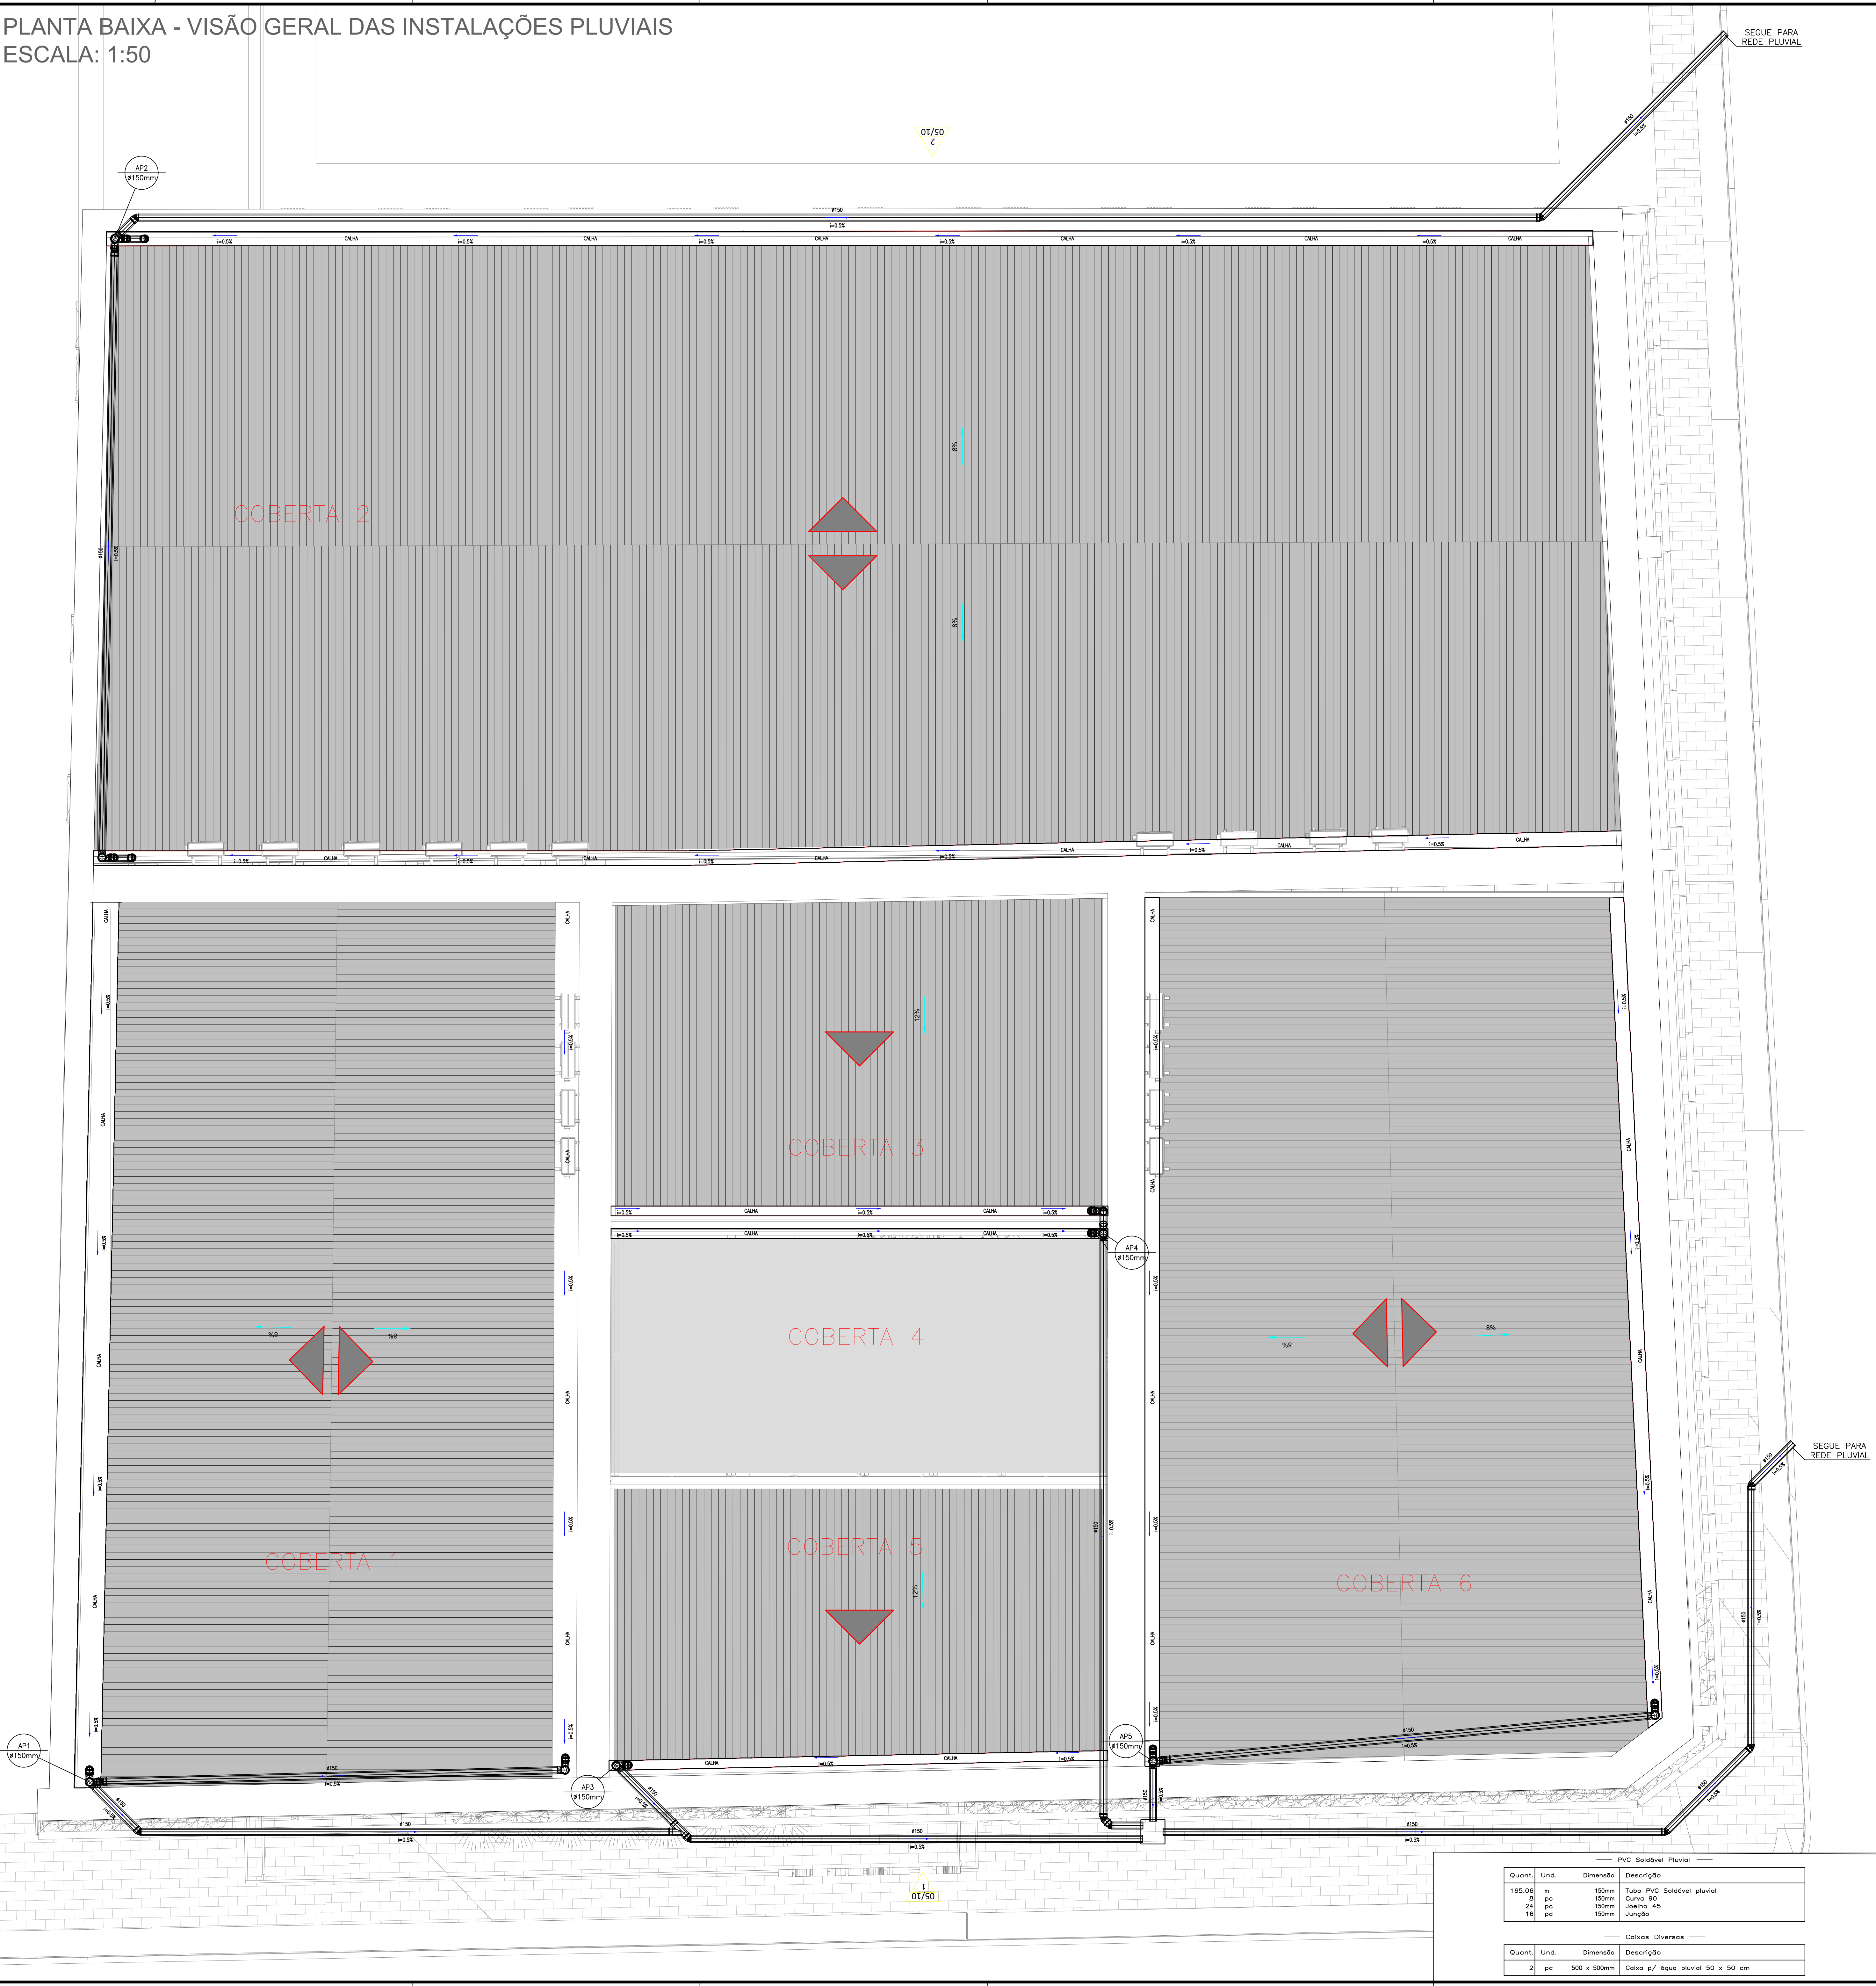


DETALHE 1 - COBERTA 1 E 5
SEM ESCALA



DETALHE 2 - COBERTA 6
SEM ESCALA

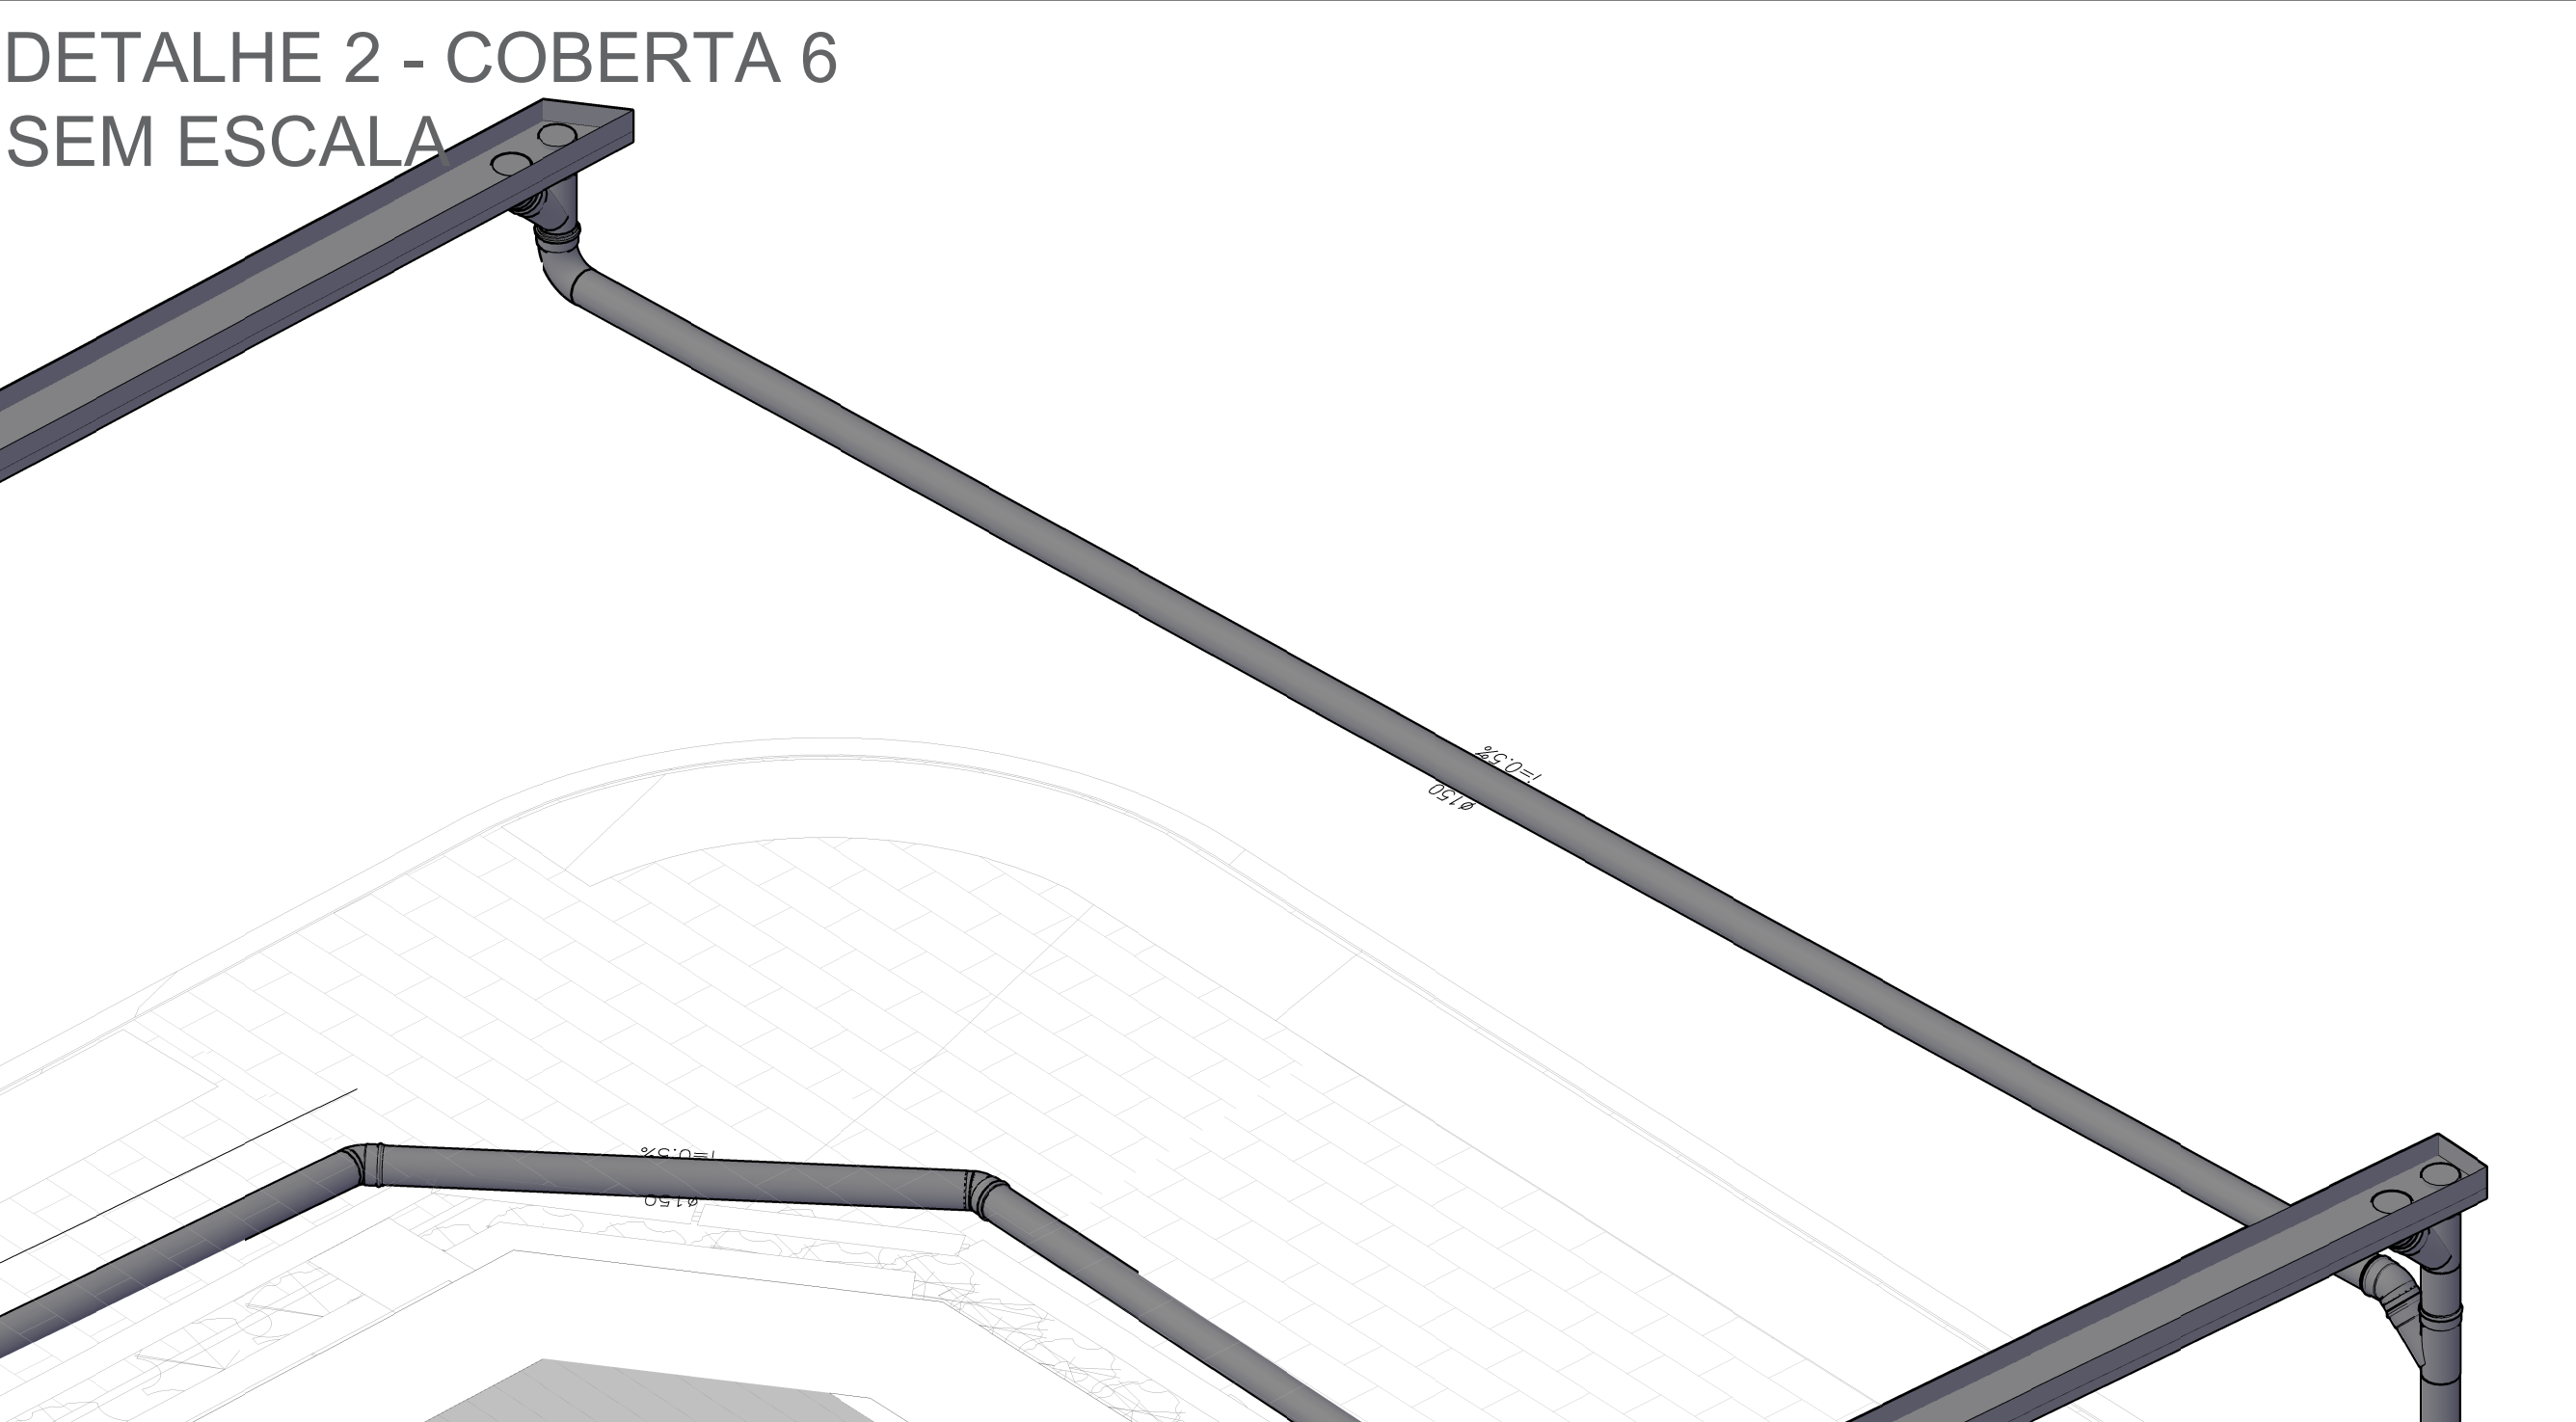

DETALHE 3 - COBERTA 2
SEM ESCALA

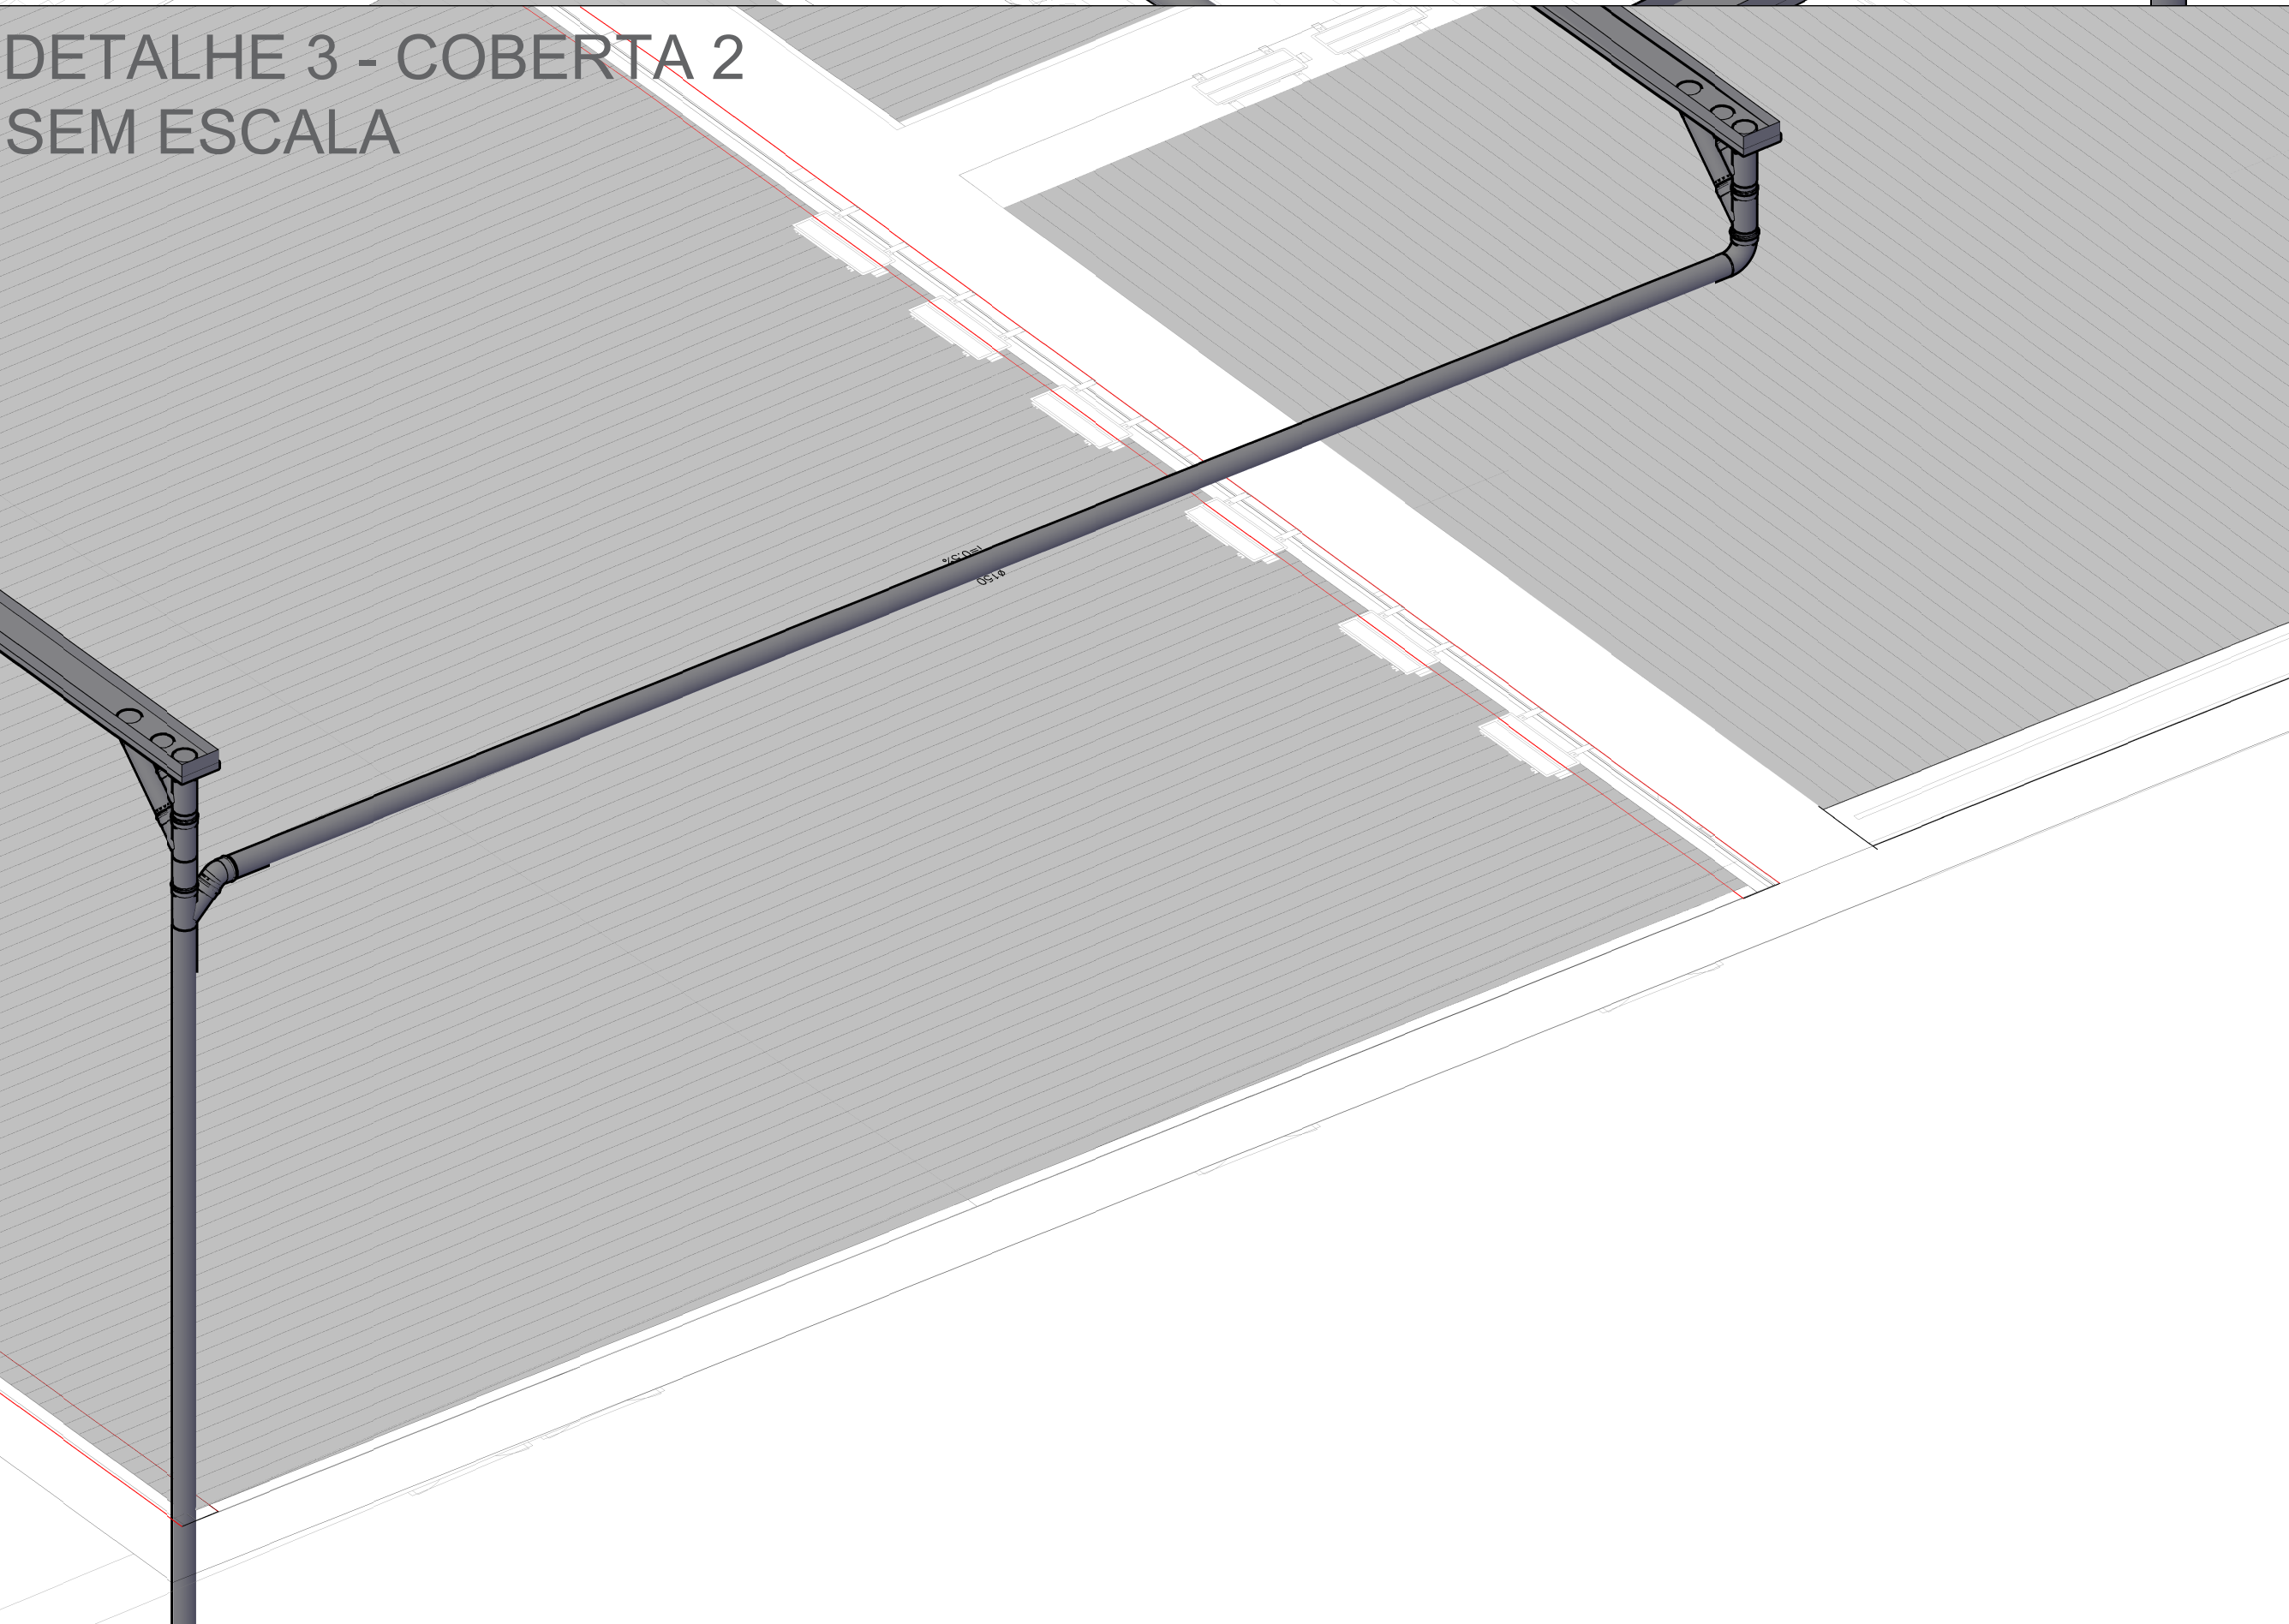

DETALHE 4 - COBERTA 3 E 4
SEM ESCALA



LEGENDA:

	PVC Solúvel branco
	- Curva 90 150mm (Detalhado/Seal)
	- Janela 45 150mm (Detalhado/Seal)
	- Janela 150mm (Detalhado/Seal)
	Caixas Diversas
	- Caixa p/ água pluvial 50 x 50 cm 500 x 500mm (Detalhado/Seal)
	PRUMADAS
	Água Pluvial
	TUBULAÇÃO
	- Tubo PVC Solúvel branco 150mm (Detalhado)

Quant.	Und.	Dimensão	Descrição
165,06	m	150mm	Tubo PVC Solúvel pluvial
8	pc	150mm	Curva 90
24	pc	150mm	Janela 45
16	pc	150mm	Janela

Quant.	Und.	Dimensão	Descrição
2	pc	500 x 500mm	Caixa p/ água pluvial 50 x 50 cm

EMISSÃO INICIAL	RICARDO	SOLICITANTE	03/08/2026	R00
DESCRIÇÃO	EXECUTADO	SOLICITANTE	DATA	REVISÃO
PREFEITURA DE GARANHUNS SECRETARIA DE PLANEJAMENTO E PROJETOS OBJETO: REFORMA DE EDIFICAÇÃO DE USO PÚBLICO PARA IMPLANTAÇÃO DO MUSEU DO FESTIVAL DE INVERNO DE GARANHUNS, NA RUA DANTAS BARRETO, SEM NÚMERO, NO BAIRRO SANTO ANTÔNIO, NO MUNICÍPIO DE GARANHUNS-PE.				
ART	Contrato	PROCESSO	Área	
ART	CONTRATO	PROCESSO	Área	
PROJETO PLUVIAL				
Assinatura	VISO GERAL DAS INSTALAÇÕES PLUVIAIS, DETALHES DAS INSTALAÇÕES PLUVIAIS, LEGENDA E LISTA DE MATERIAIS.		Calha	01/01
Assinatura	Ricoardo Miranda		Executivo	03/08/2026
SIVALDO RODRIGUES ALBINO PREFEITO CNPJ: 11.303.898/0001-00		Ricardo Miranda CREA-PE Nº 181791240-2 181791240-2 RICOARDO PEREIRA CAVALCANTE DE MIRANDA FILHO ENGENHEIRO CIVIL CREA-PE Nº 181791240-25		