

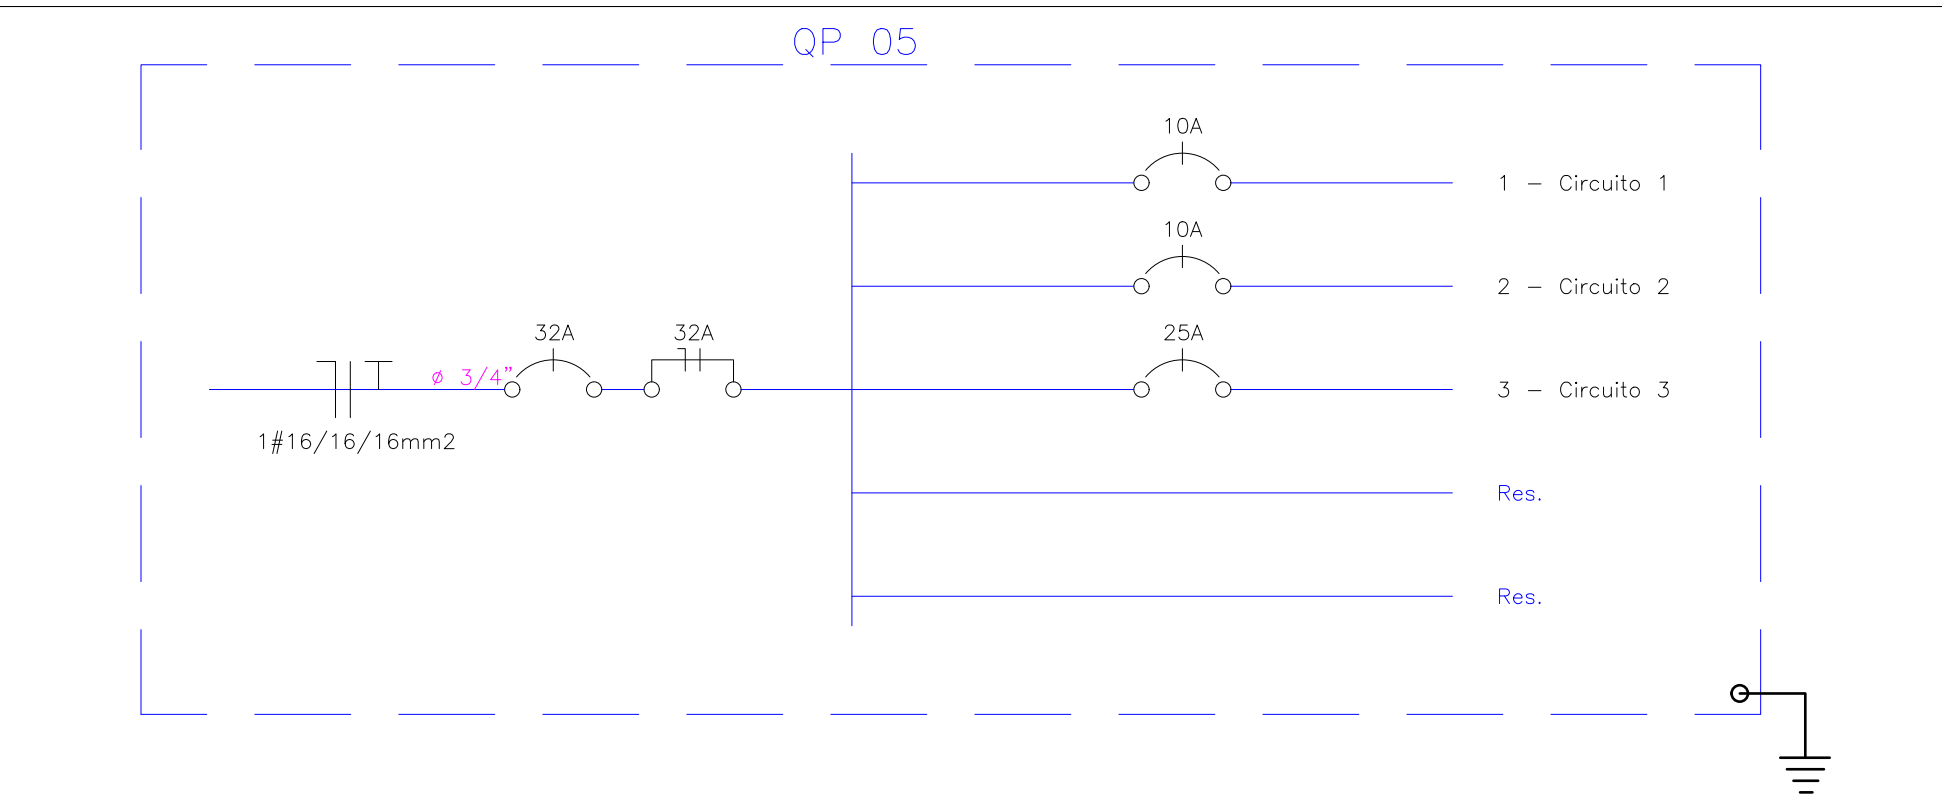


PLANTA BAIXA - AMPLIAÇÃO 3 DAS INSTALAÇÕES ELÉTRICAS
ESCALA: 1:25

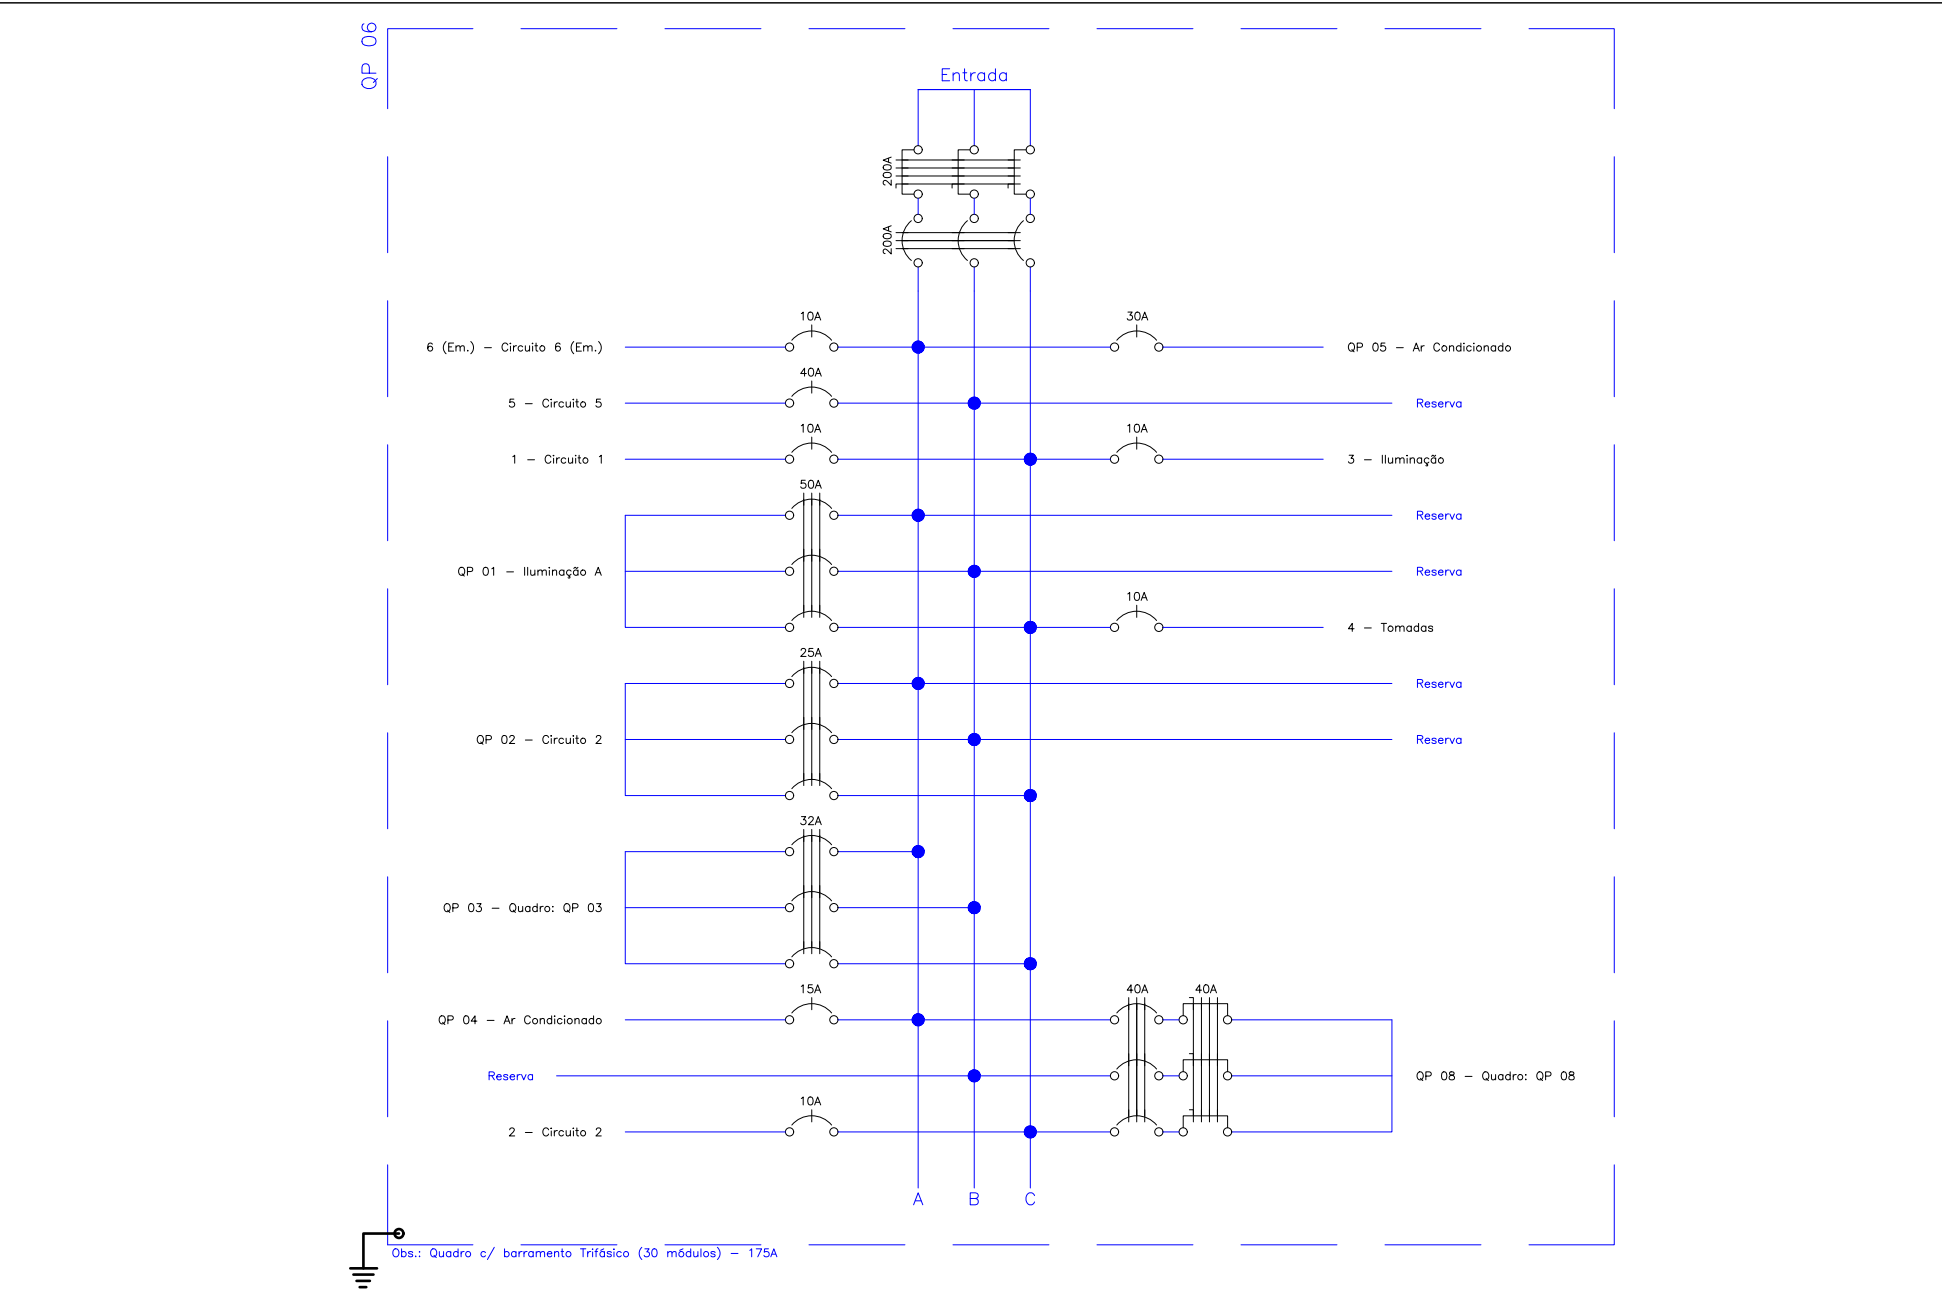

LEGENDA:

<ul style="list-style-type: none">40W18W20W40W50W20W	<ul style="list-style-type: none">Luminária do tipoKandelaPlata Balizador para JardimSpot para Tíbio 18WLuminária detada para 1 TBLuminária detada para 2 TBLuminária pendente de serviçoPonto para Fila LED (WC's e Externa)Projeto LED LinearSpot para Tíbio 18WSpot Direcional para Tíbio Eletroficado 35W (Exposição)Interruptor duploInterruptor com Quatro ModulosInterruptor paraleloInterruptor simplesTomada Alta (Seguir alturas do projeto arquitetônico)Tomada baixa (Seguir alturas do projeto arquitetônico)	<ul style="list-style-type: none">Ponto para chuveiroPonto para Ar CondicionadoSensor de Pressão no TetoCaixa de Passagem na ParedeCaixa de Passagem no pisoCurva Vertical externa 90 °C" perfurado 150x50mmSoldas Horizontal eletrocalha para eletrodutoTB Horizontal 90 °C" perfurado 150x50mmQuadro Geral de luz e forçaQuadro Parcial de luz e forçaEletroduto no TetoEletroduto no PisoEletrocalha perfurada 50mmx50mmTíbio Eletroficado 50mmx50mmNeutro, Fase, Retorno, Terra, Cabo para lógicaBloco de Automação para iluminação de Emergência
---	---	--

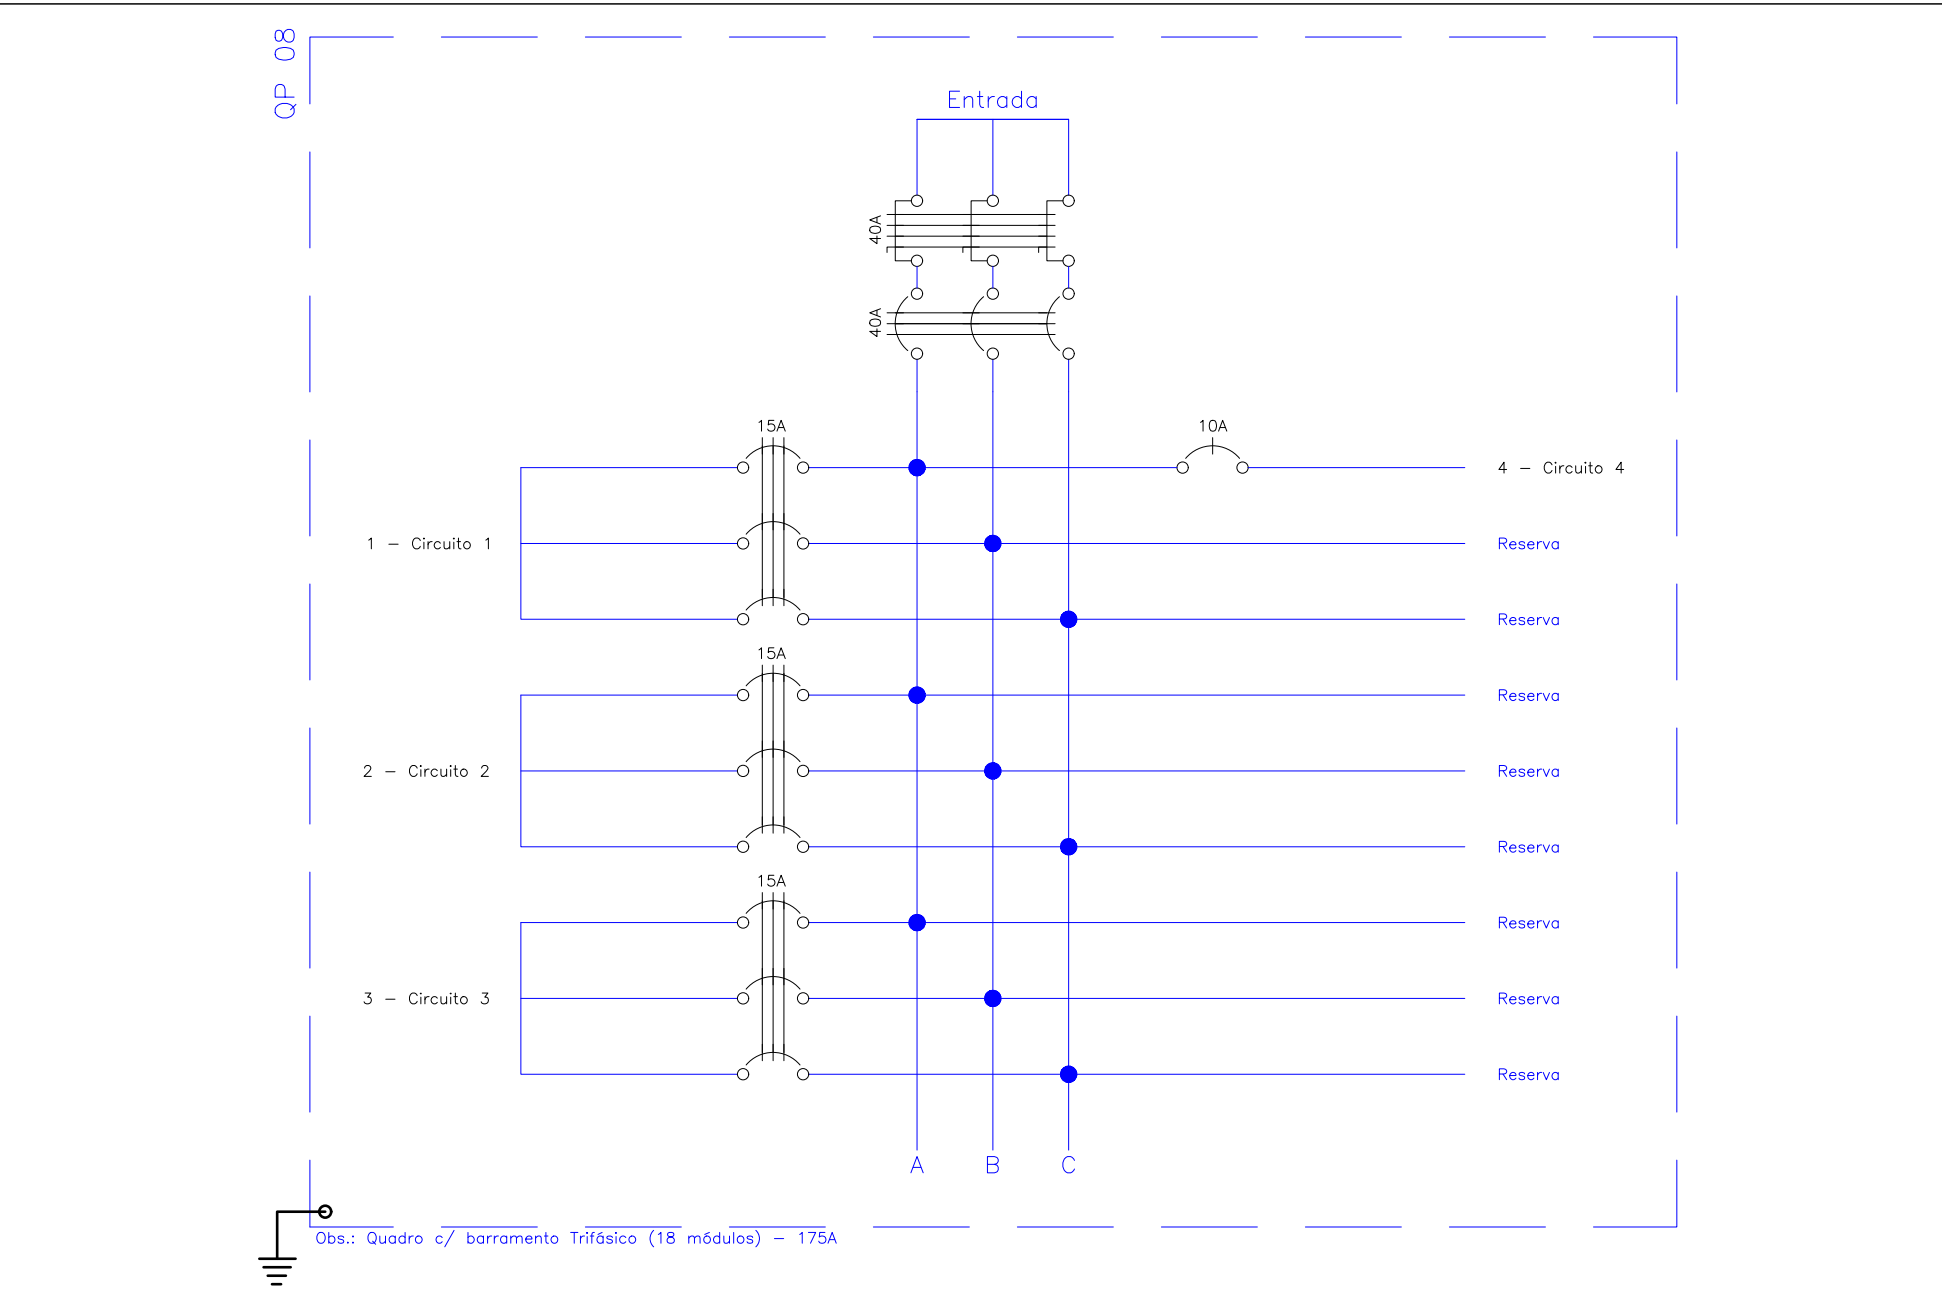

EMISSÃO INICIAL	RICARDO	SOLICITANTE	03/08/2026	ROO
DESCRIÇÃO	EXECUTADO	SOLICITANTE	DATA	REVISÃO
PREFEITURA DE GARANHUNS SECRETARIA DE PLANEJAMENTO E PROJETOS OBJETO: REFORMA DE EDIFICAÇÃO DE USO PÚBLICO PARA IMPLANTAÇÃO DO MUSEU DO FESTIVAL DE INVERNO DE GARANHUNS, NA RUA DANTAS BARRETO SEM NÚMERO, NO BAIRRO SANTO ANTONIO, NO MUNICÍPIO DE GARANHUNS/PE.				
ART	Contrato	Processo	Assinatura	
ART	CONTRATO	PROCESSO	Assinatura	
PROJETO ELÉTRICO				
Administrador	Assinatura	Como INDICADO	04/05	
Administrador	Assinatura	EXEUTIVO	03/08/2026	
SIVALDO RODRIGUES ALBINO PREFEITO CNPJ: 11.905.888/0001-00				
ENOS REMIGIO MACIEL TÉCNICO EM ELETROTÉCNICA CPT Nº 0207074769				
ARQUIVO PE-ELE-2026.01.013-001-R04.DWG				